

融水县疾病预防控制中心

融水县疾病预防控制中心新业务楼五楼木房扩建项目

施工图设计


项目代号：RS-JZ-21-23

（第1.0版）

建筑行业甲级资质	证书编号：A145006752
城乡规划乙级资质	证书编号：[桂]城规编142116
工程勘察专业乙级资质	证书编号：B245006759
土地规划乙级资质	证书编号：201402
工程咨询乙级资质	证书编号：914500004985015308-1ZY119
工程造价咨询乙级资质	证书编号：乙001945000330
市政（桥梁工程、给水工程、排水工程、道路工程） 专业乙级资质，公路行业（公路）专业丙级资质， 风景园林专项乙级资质 证书编号：A245006759	



请核实项目二维码信息
www.zwl-ad.com

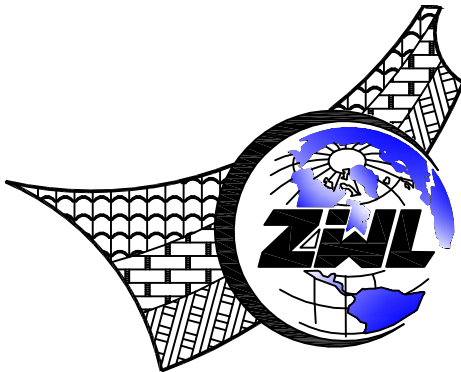

中物聯規劃設計研究院有限公司

CHINA SUPPLY & LOGISTICS PLANNING & ARCHITECTURAL DESIGN & RESEARCH INSTITUTE LTD

二零二一年十月

图 纸 目 录



中物聯規劃設計研究院有限公司
CHINA SUPPLY & LOGISTICS PLANNING & ARCHITECTURAL
DESIGN & RESEARCH INSTITUTE LTD


建设单位	融水县疾病预防控制中心	项目负责人	余志南
项目名称	融水县疾病预防控制中心新业务楼 五楼木房扩建项目	专业负责人	陆 慧
子项目名称		制表人	钟挺重
	项目代号	RS-JZ-21-23	
	设计阶段	施工图设计	
	专 业	目录编号	日 期
	建 施	目-01	21.10

序号	图 别	图 号	图 纸 名 称	图 幅	备 注
01			建 施		
02		JZ-01	五层平面图	A3	
03		JZ-02	①-11~①-1轴立面图	A3	
04		JZ-03	①-11~①-1轴立面图	A3	
05		JZ-04	①-A~①-H轴立面图	A3	
06		JZ-05	①-H~①-A轴立面图	A3	
07					
08					
09					
10					
11					
12					
13					
14					
15					
16					
17					

本套图纸采用如下标准图集


图集号	图集名称	图集号	图集名称
《11ZJ001》	建筑构造用料做法	《11ZJ901》	室外装修及配件

E
D
B
A

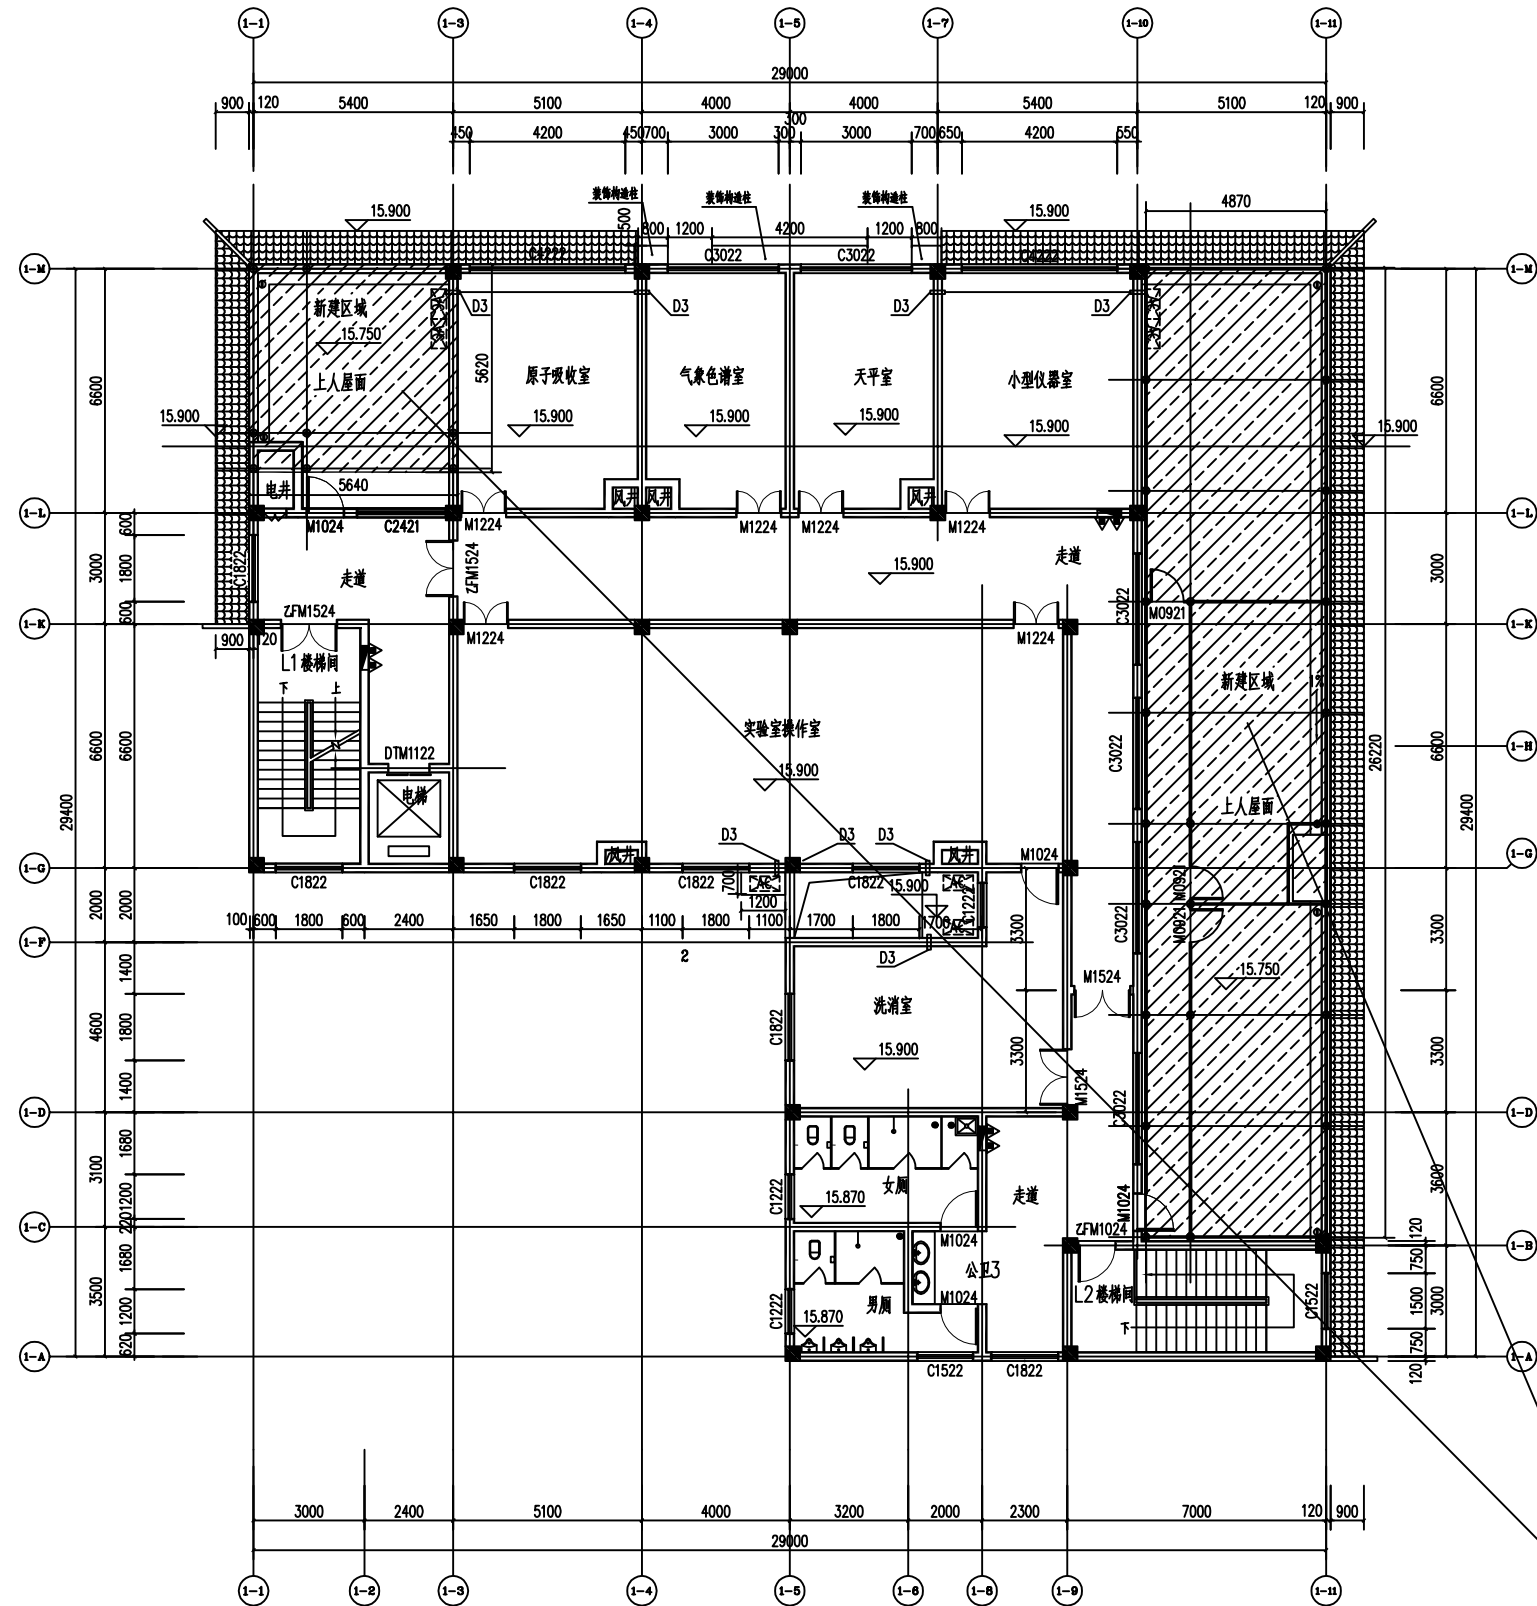

新建区域

疾病预防控制中心综合楼五层平面图 1:100

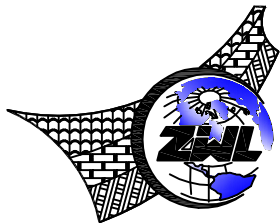

中物聯規劃設計研究院
有限公司

本院质量及服务投诉电话:
0771—5323519 姚女士 QQ: 305724832
0772—2822118 田女士 QQ: 3075982078

CHINA SUPPLY & LOGISTICS PLANNING & ARCHITECTURAL DESIGN & RESEARCH INSTITUTE LTD

建筑工程设计甲级资质
证书编号: A145006752

市政工程设计乙级资质
证书编号: A245006759

公路工程设计丙级资质
证书编号: A245006759



请核实项目二维码信息
www.zwl-ad.com


建设单位 DEVELOPER	融水县疾病预防控制中心	项目代号 PROJECT NO.	RS-JZ-21-23	审定/审核 EXAM BY/CHECK BY	彭凌 余志南
项目名称 PROJECT	融水县疾病预防控制中心新业务楼 五楼木房扩建项目	图别 STATUS	建施	项目负责人 CHIEF DESIGNER	余志南
子项目名称 SUB PRO.		图号 DRAWING No.	JZ-01	专业负责人 PRO. ENG BY	陆慧
图纸名称 DRAWING TITLE	五层平面图	版次 REVISION	第1.0版	校对 CHECK BY	余志南
		日期 DATE	21.10	设计 DESIGN BY	钟挺重

E

D

B

A

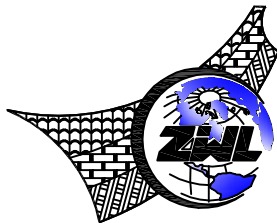

中物聯規劃設計研究院
有限公司

本院质量及服务投诉电话:
0771—5323519 姚女士 QQ: 305724832
0772—2822118 田女士 QQ: 3075982078

CHINA SUPPLY & LOGISTICS PLANNING & ARCHITECTURAL DESIGN & RESEARCH INSTITUTE LTD

建筑工程设计甲级资质
证书编号: A145006752

市政工程设计乙级资质
证书编号: A245006759

公路工程设计丙级资质
证书编号: A245006759



请核实项目二维码信息
www.zwl-ad.com



建设单位 DEVELOPER	融水县疾病预防控制中心	项目代号 PROJECT NO.	RS-JZ-21-23	审定/审核 EXAM BY/CHECK BY	彭凌 余志南	彭凌 余志南
项目名称 PROJECT	融水县疾病预防控制中心新业务楼 五楼木房扩建项目	图别 STATUS	建施	项目负责人 CHIEF DESIGNER	余志南	余志南
子项目名称 SUB PRO.		图号 DRAWING No.	JZ-02	专业负责人 PRO. ENG BY	陆慧	陆慧
图纸名称 DRAWING TITLE	①~①轴立面图	版次 REVISION	第1.0版	校对 CHECK BY	余志南	余志南
		日期 DATE	21.10	设计 DESIGN BY	钟挺重	钟挺重

E

D

B

A

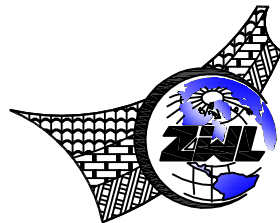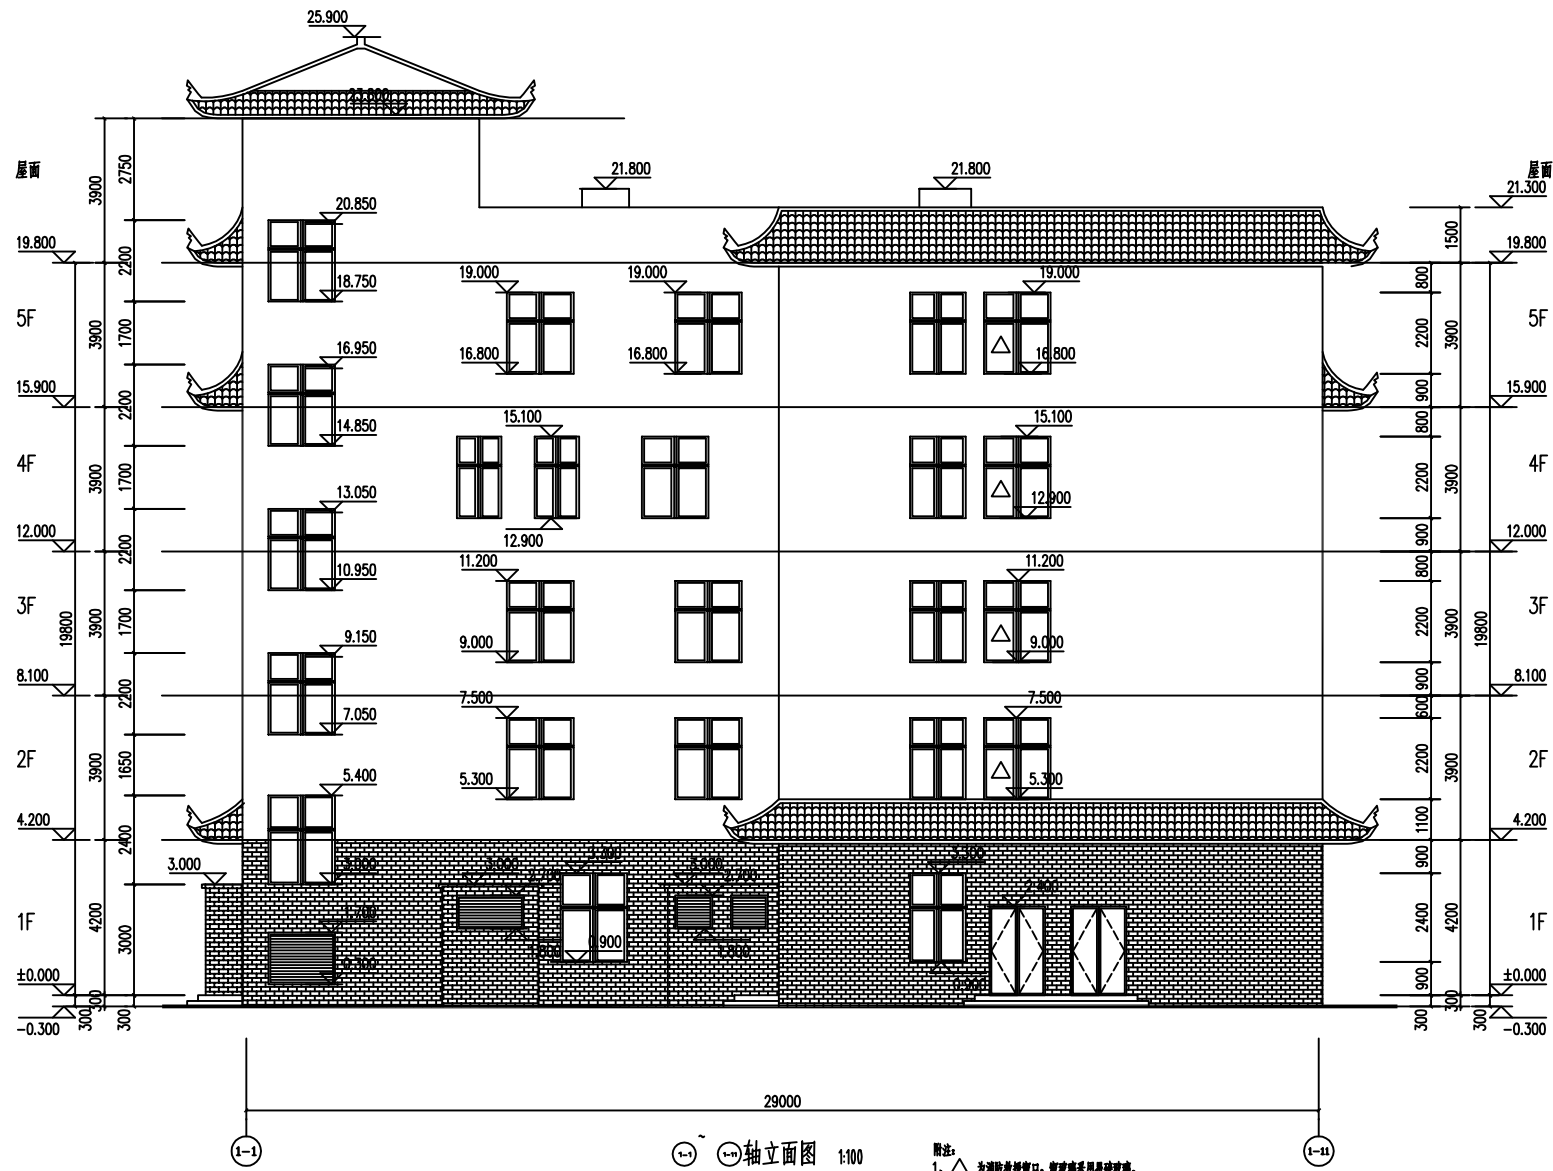

中物聯規劃設計研究院
有限公司

本院质量及服务投诉电话:
0771—5323519 姚女士 QQ: 305724832
0772—2822118 田女士 QQ: 3075982078

CHINA SUPPLY & LOGISTICS PLANNING & ARCHITECTURAL DESIGN & RESEARCH INSTITUTE LTD

建筑工程设计甲级资质
证书编号: A145006752

市政工程设计乙级资质
证书编号: A245006759

公路工程设计丙级资质
证书编号: A245006759



请核实项目二维码信息
www.zwl-ad.com

建设单位
DEVELOPER

融水县疾病预防控制中心

项目名称
PROJECT

融水县疾病预防控制中心新业务楼
五楼木房扩建项目

子项目名称
SUB PRO.

图纸名称
DRAWING
TITLE

①~⑪轴立面图

项目代号
PROJECT NO.

RS-JZ-21-23

图别
STATUS

建施

图号
DRAWING No.

JZ-03

版次
REVISION

第1.0版

日期
DATE

21.10

审定/审核
EXAM BY/CHECK BY

彭凌

项目负责人
CHIEF DESIGNER

余志南

专业负责人
PRO. ENG BY

陆慧

校对
CHECK BY

余志南

设计
DESIGN BY

钟挺重



彭凌

余志南

陆慧

余志南

钟挺重

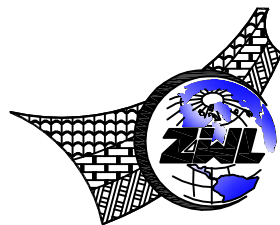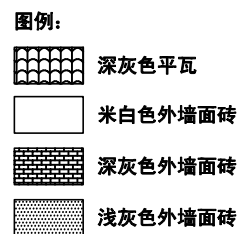

本院质量及服务投诉电话：
0771—5323519 姚女士 QQ: 305724832
0772—2822118 田女士 QQ: 3075982078

公路工程设计丙级资质
证书编号: A245006759




建设单位 DEVELOPER	融水县疾病预防控制中心	项目代号 PROJECT NO.	RS-JZ-21-23	审定/审核 EXAM BY/CHECK BY	彭凌 余志南	彭凌 余志南
项目名称 PROJECT	融水县疾病预防控制中心新业务楼 五楼木房扩建项目	图 别 STATUS	建 施	项目负责人 CHIEF DESIGNER	余志南	余志南
子项目名称 SUB PRO.		图 号 DRAWING No.	JZ-04	专业负责人 PRO. ENG BY	陆 慧	陆慧
图纸名称 DRAWING TITLE	①-A~①-B轴立面图	版 次 REVISION	第1.0版	校 对 CHECK BY	余志南	余志南
		日 期 DATE	21. 10	设 计 DESIGN BY	钟挺重	钟挺重

E

D

B


A

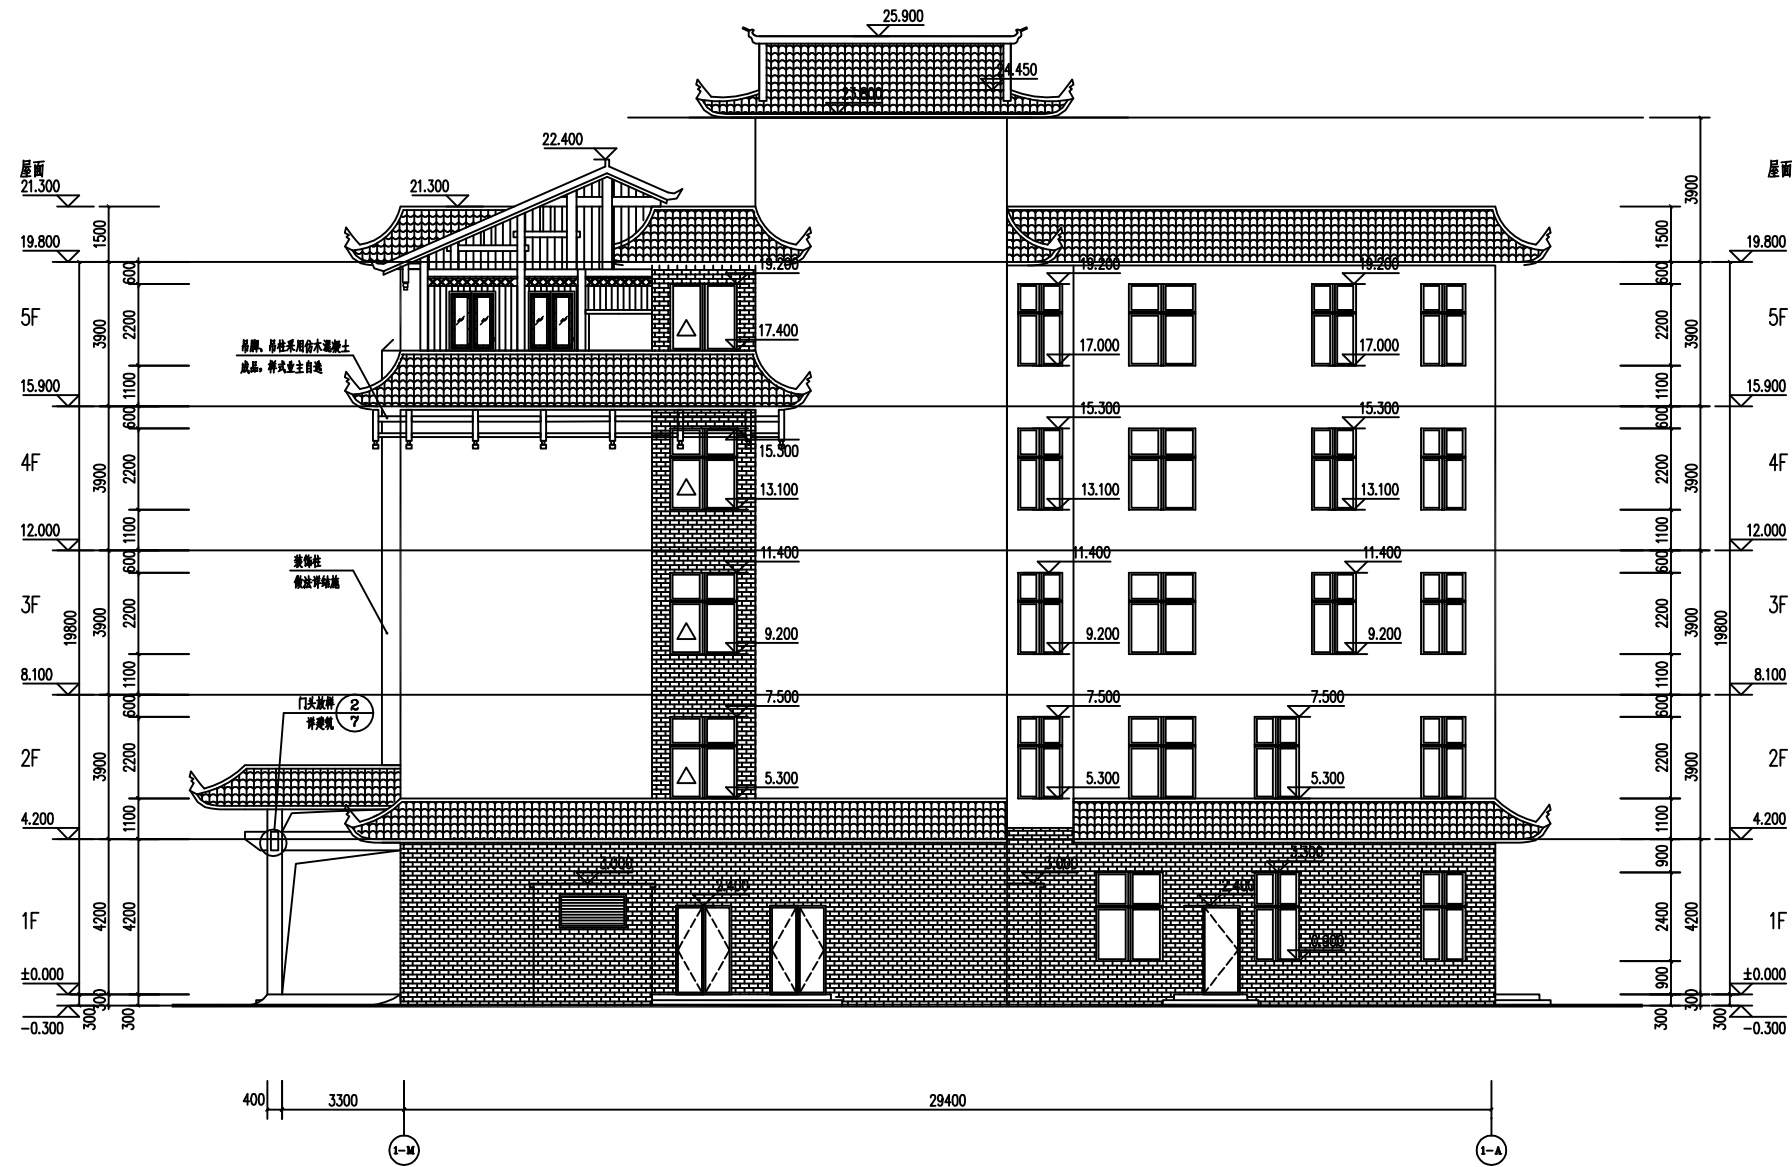

图例:

- 深灰色平瓦
- 米白色外墙面砖
- 深灰色外墙面砖
- 浅灰色外墙面砖

①~④轴立面图 1:100

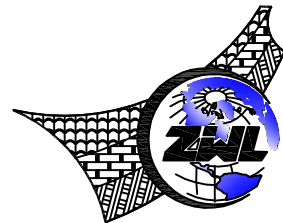

中物聯規劃設計研究院
有限公司

本院质量及服务投诉电话:
0771—5323519 姚女士 QQ: 305724832
0772—2822118 田女士 QQ: 3075982078

CHINA SUPPLY & LOGISTICS PLANNING & ARCHITECTURAL DESIGN & RESEARCH INSTITUTE LTD

建筑工程设计甲级资质
证书编号: A145006752

市政工程设计乙级资质
证书编号: A245006759

公路工程设计丙级资质
证书编号: A245006759



请核实项目二维码信息
www.zwl-ad.com

建设单位 DEVELOPER	融水县疾病预防控制中心	项目代号 PROJECT NO.	RS-JZ-21-23	审定/审核 EXAM BY/CHECK BY	彭凌 余志南	彭凌 余志南
项目名称 PROJECT	融水县疾病预防控制中心新业务楼 五楼木房扩建项目	图别 STATUS	建施	项目负责人 CHIEF DESIGNER	余志南	余志南
子项目名称 SUB PRO.		图号 DRAWING No.	JZ-05	专业负责人 PRO. ENG BY	陆慧	陆慧
图纸名称 DRAWING TITLE	①~④轴立面图	版次 REVISION	第1.0版	校对 CHECK BY	余志南	余志南
		日期 DATE	21.10	设计 DESIGN BY	钟挺重	钟挺重